

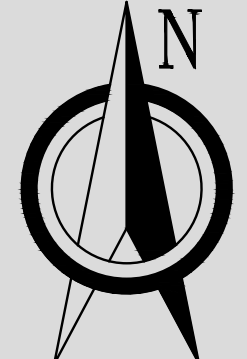


肃南县明花镇人饮管网铺设工程项目区位置图

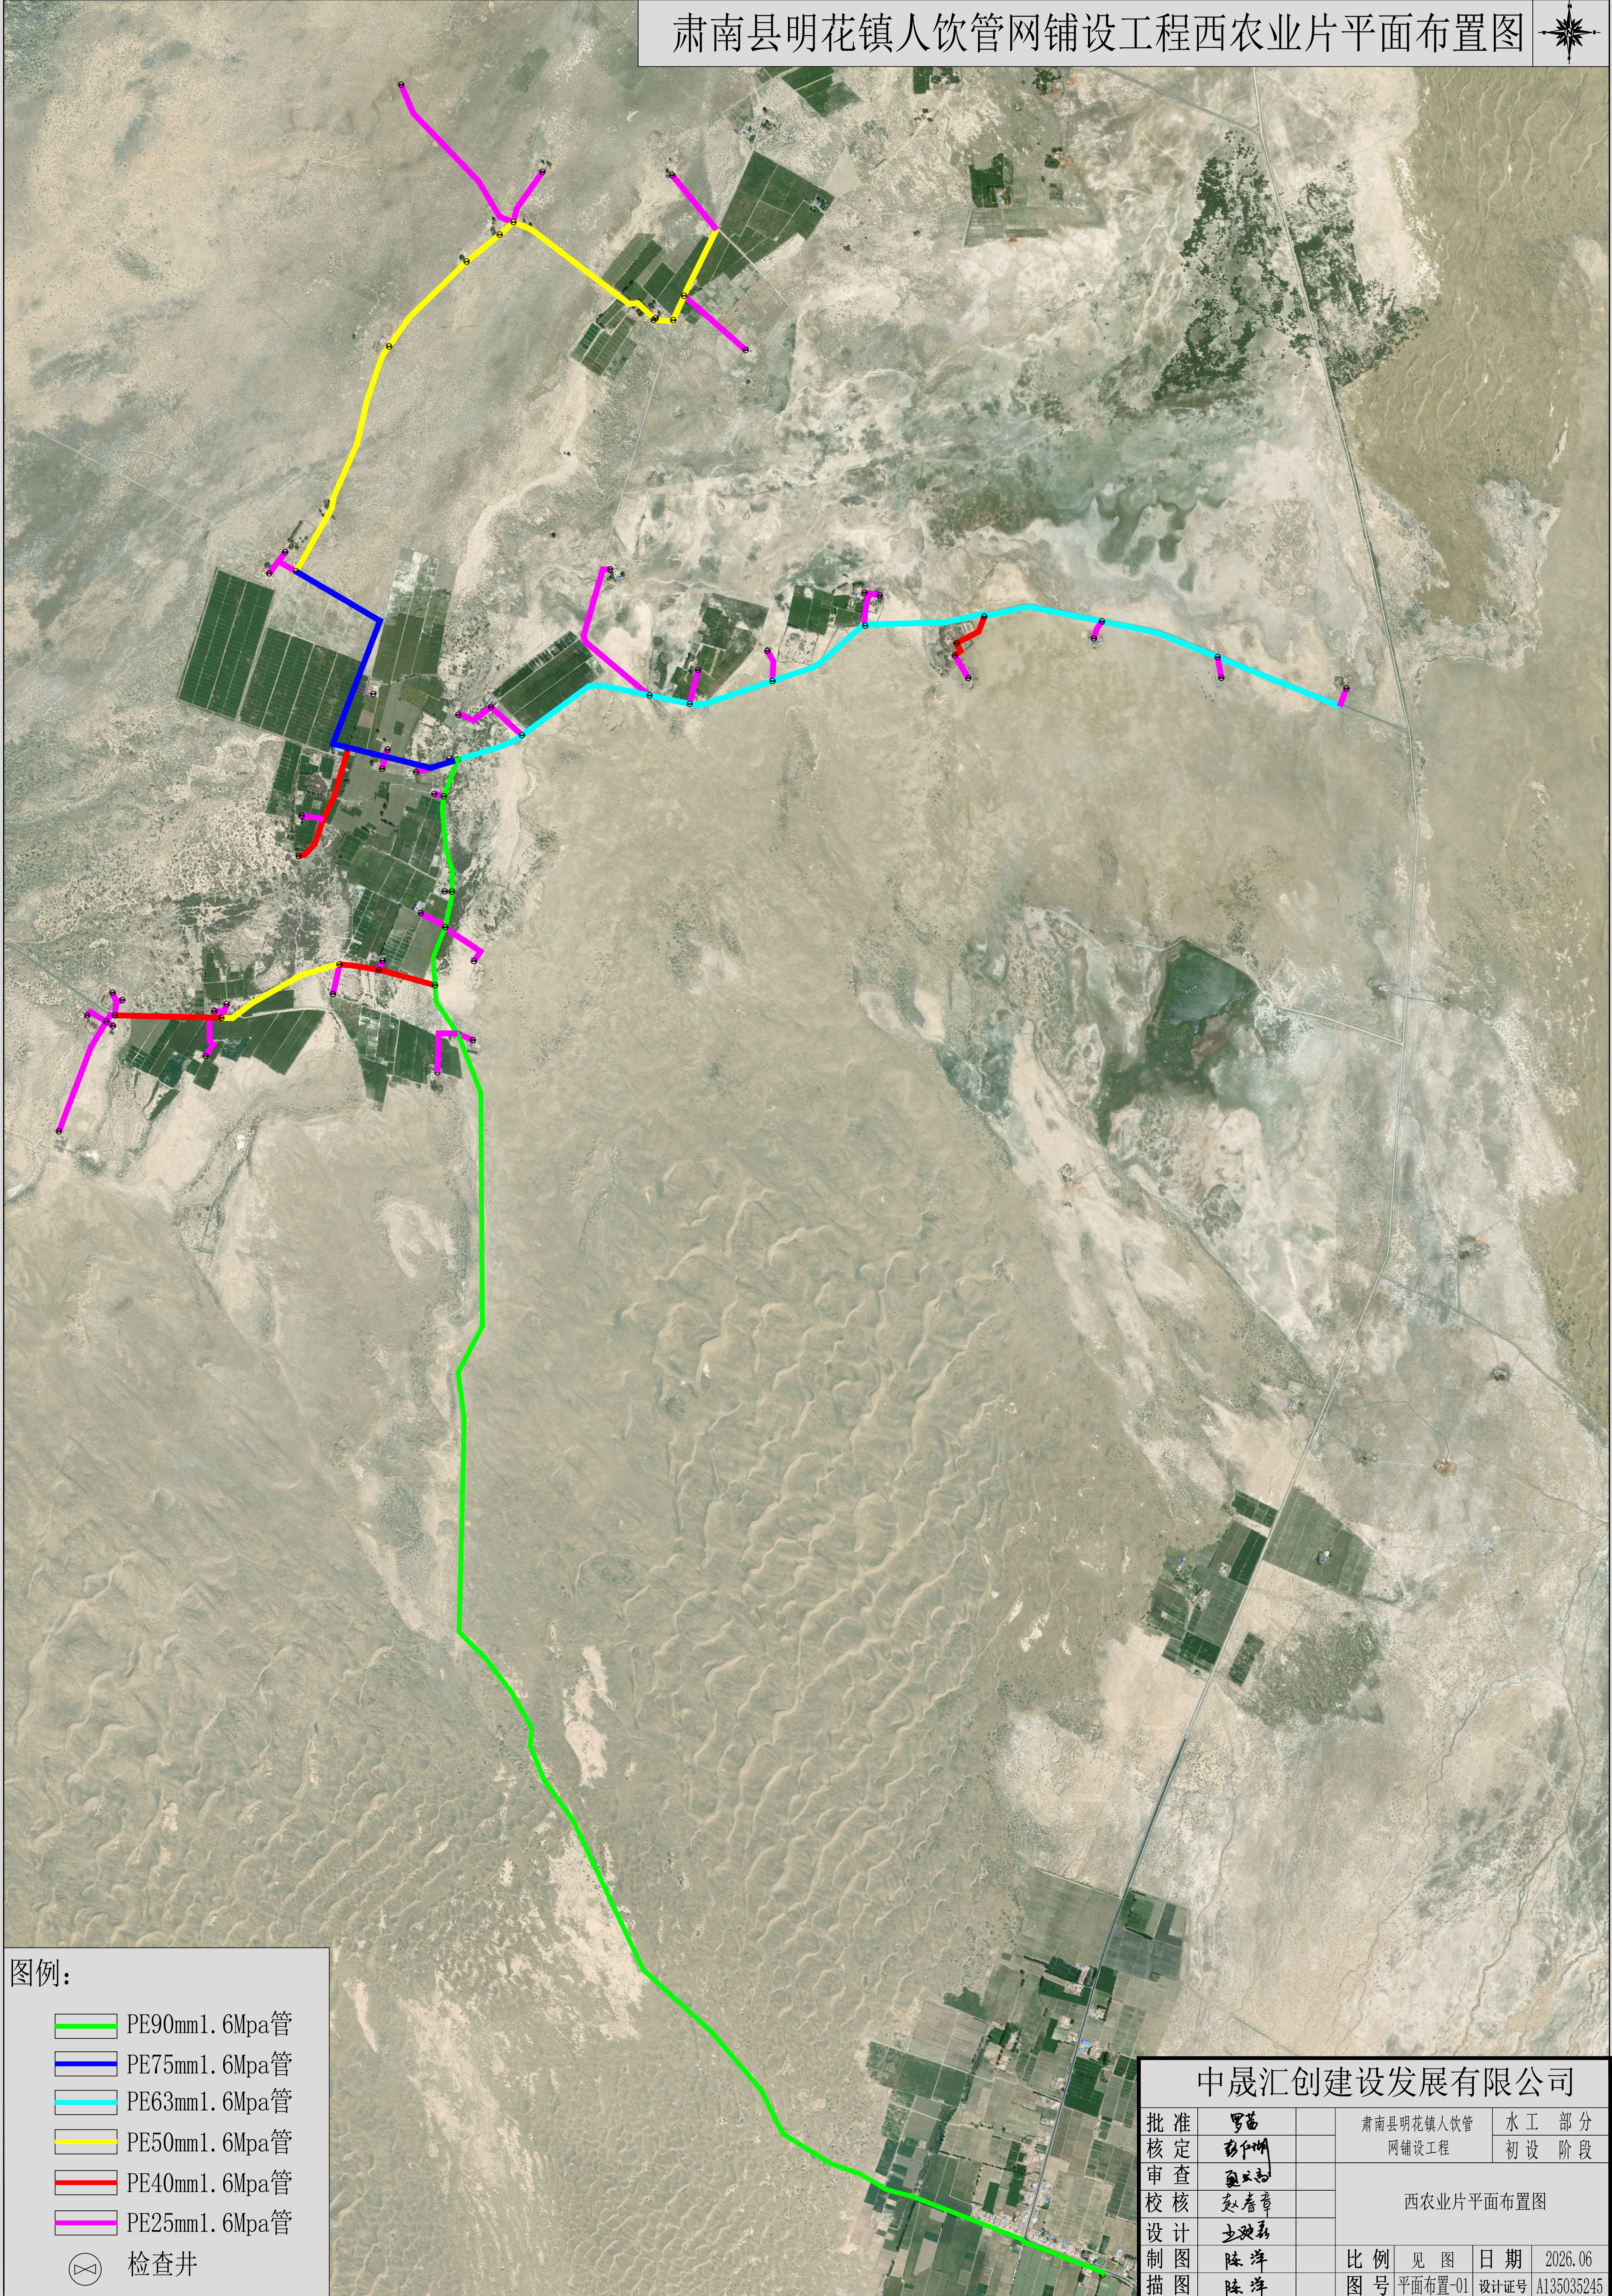

肃南县明花镇人饮管网铺设工程西农业片平面布置图

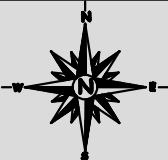

图例：



- PE90mm1.6Mpa管
- PE75mm1.6Mpa管
- PE63mm1.6Mpa管
- PE50mm1.6Mpa管
- PE40mm1.6Mpa管
- PE25mm1.6Mpa管

检查井

中晟汇创建设发展有限公司

批准	罗苗	肃南县明花镇人饮管网铺设工程		水工部分
核定	彭伊琳			初设阶段
审查	赵春章	西农业片平面布置图		
校核	赵春章			
设计	王双新	比例	见图	日期
制图	陈洋	图号	平面布置-01	2026.06
描图	陈洋	设计证号	A135035245	

肃南县明花镇人饮管网铺设工程前滩片平面布置图

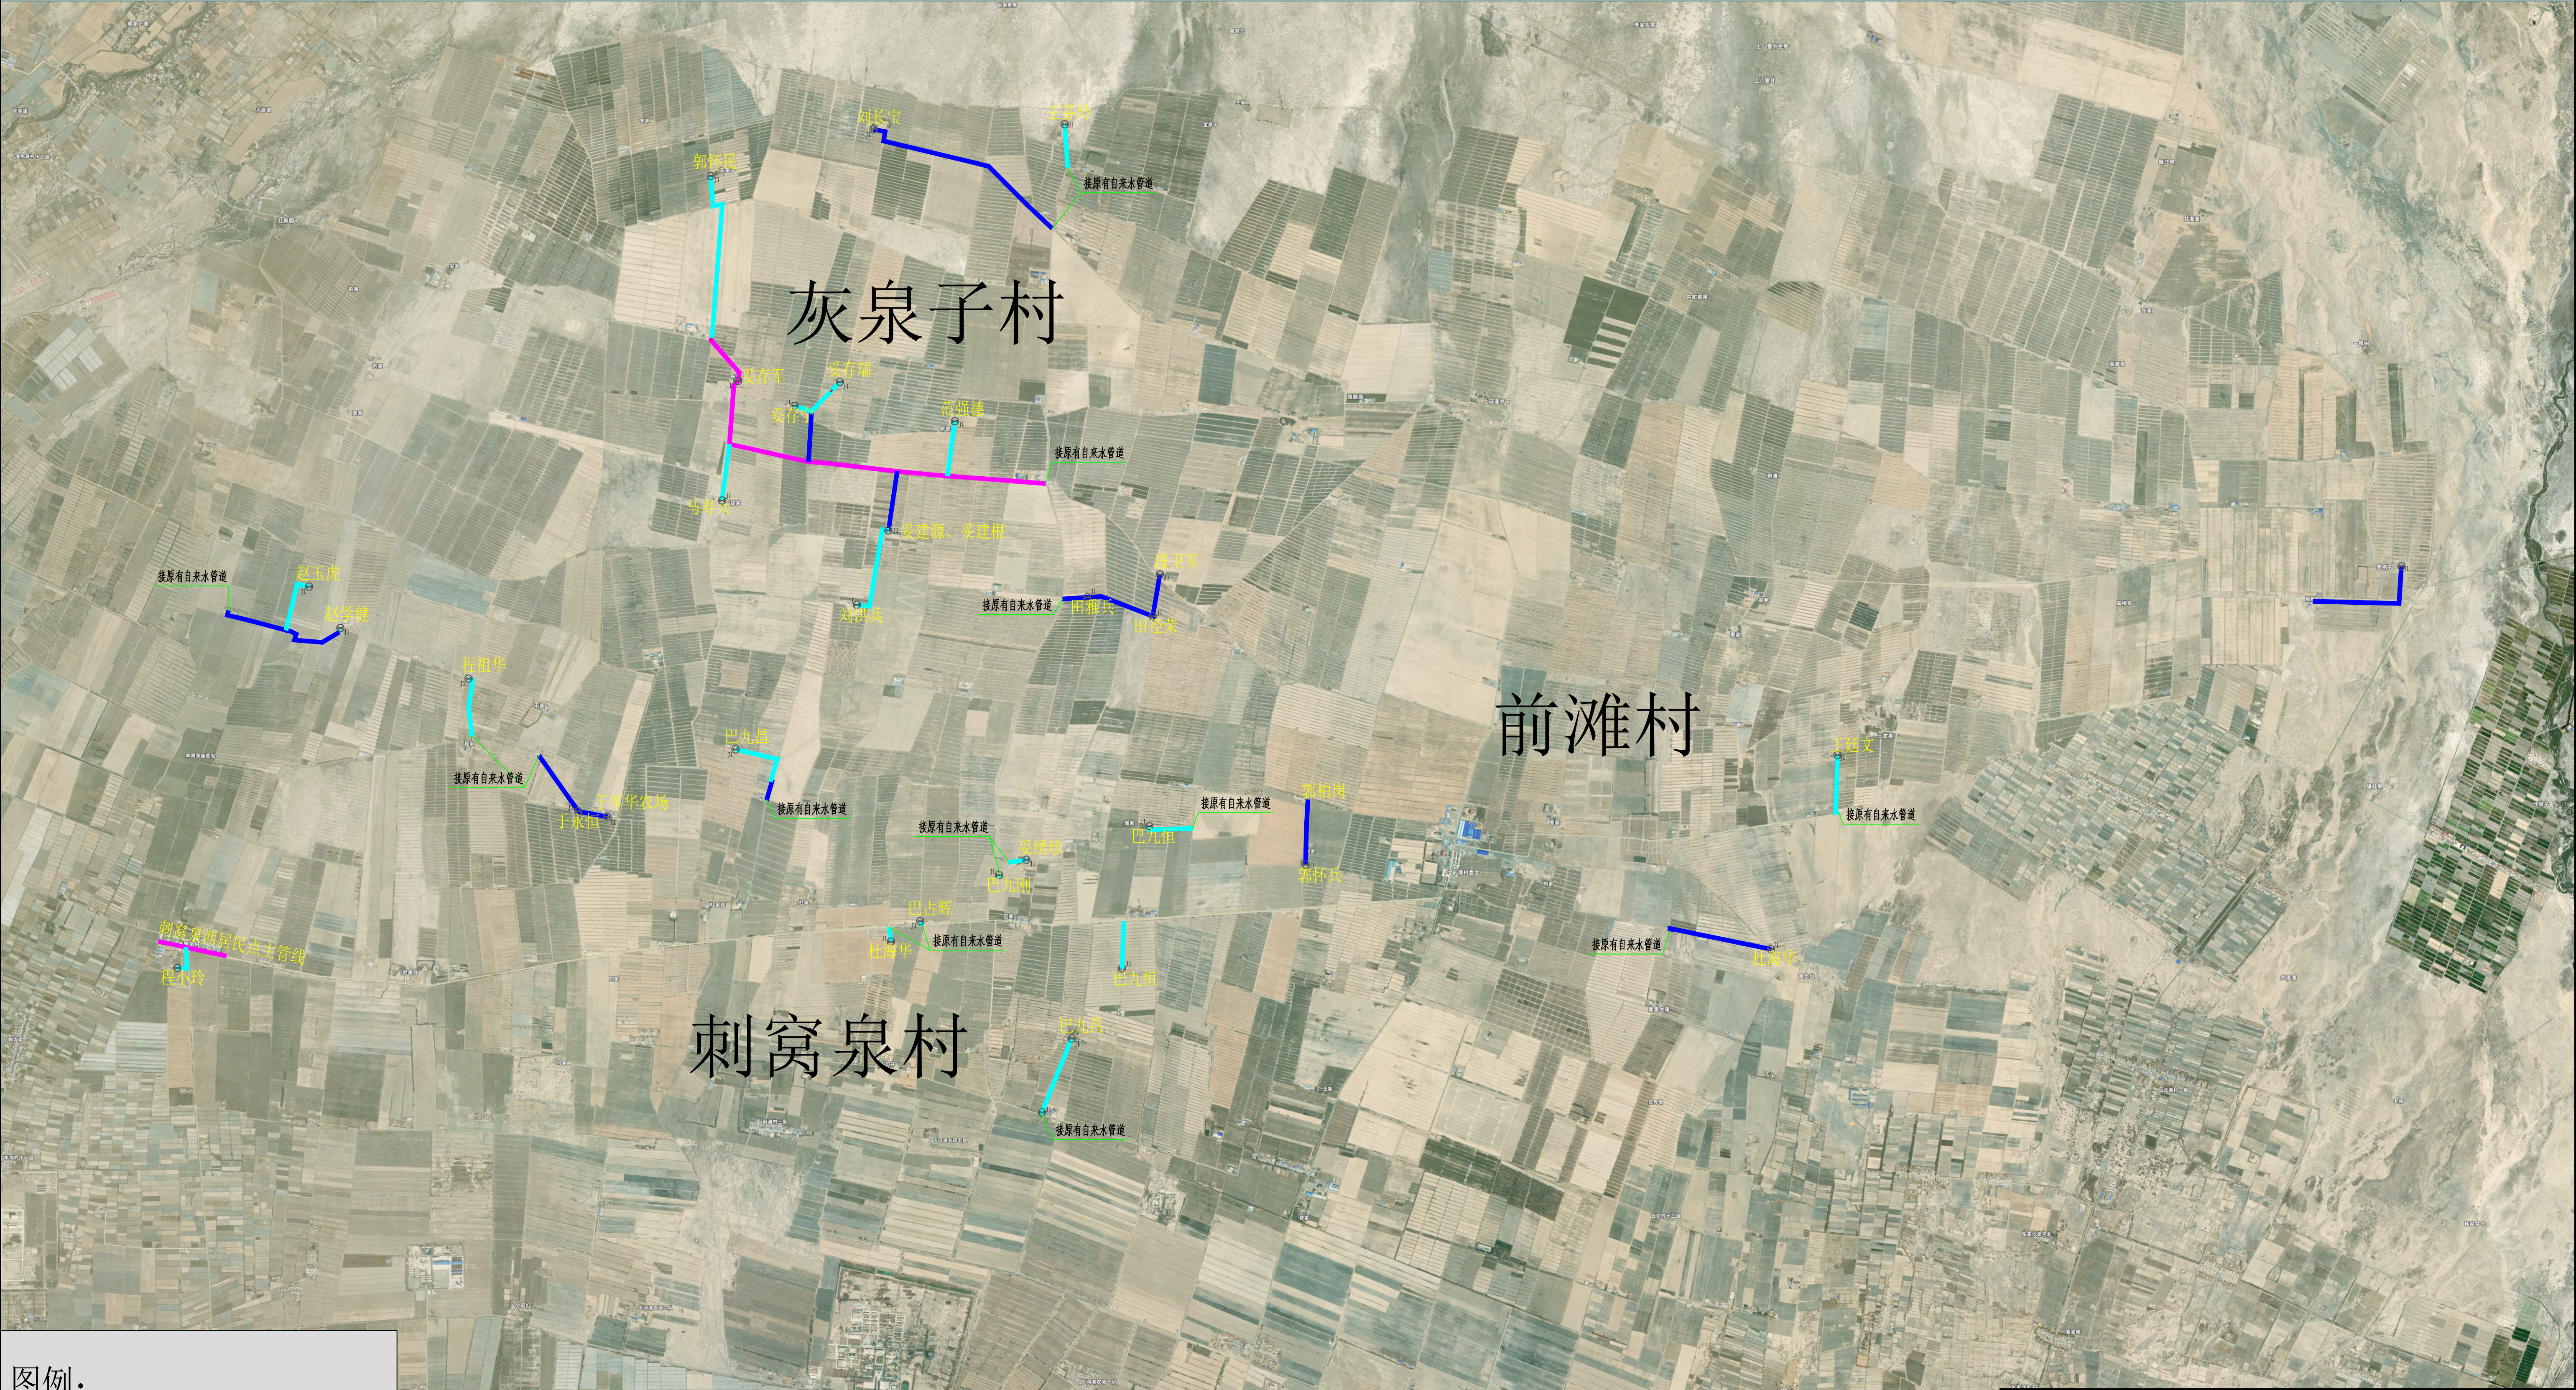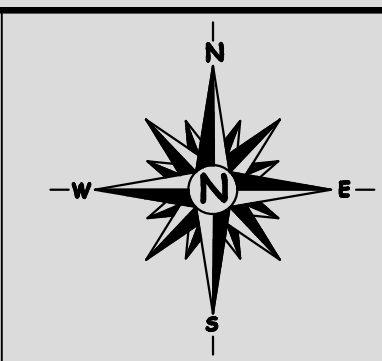

图例：

De40PE1.60Mpa管

De32PE1.60Mpa管

De25PE1.60Mpa管

检查井

中晟汇创建发展有限公司					
批准	罗苗		肃南县明花镇人饮管网铺设工程		水工部分
核定	彭和明				初设阶段
审查	甄云和		前滩片平面布置图		
校核	赵春章				
设计	王双磊		比例	见图	日期 2026.06
制图	陈洋		图号	平面布置-02	设计证号 A135035245
描图	陈洋				

肃南县明花镇人饮管网铺设工程西农业片管网平面布置图

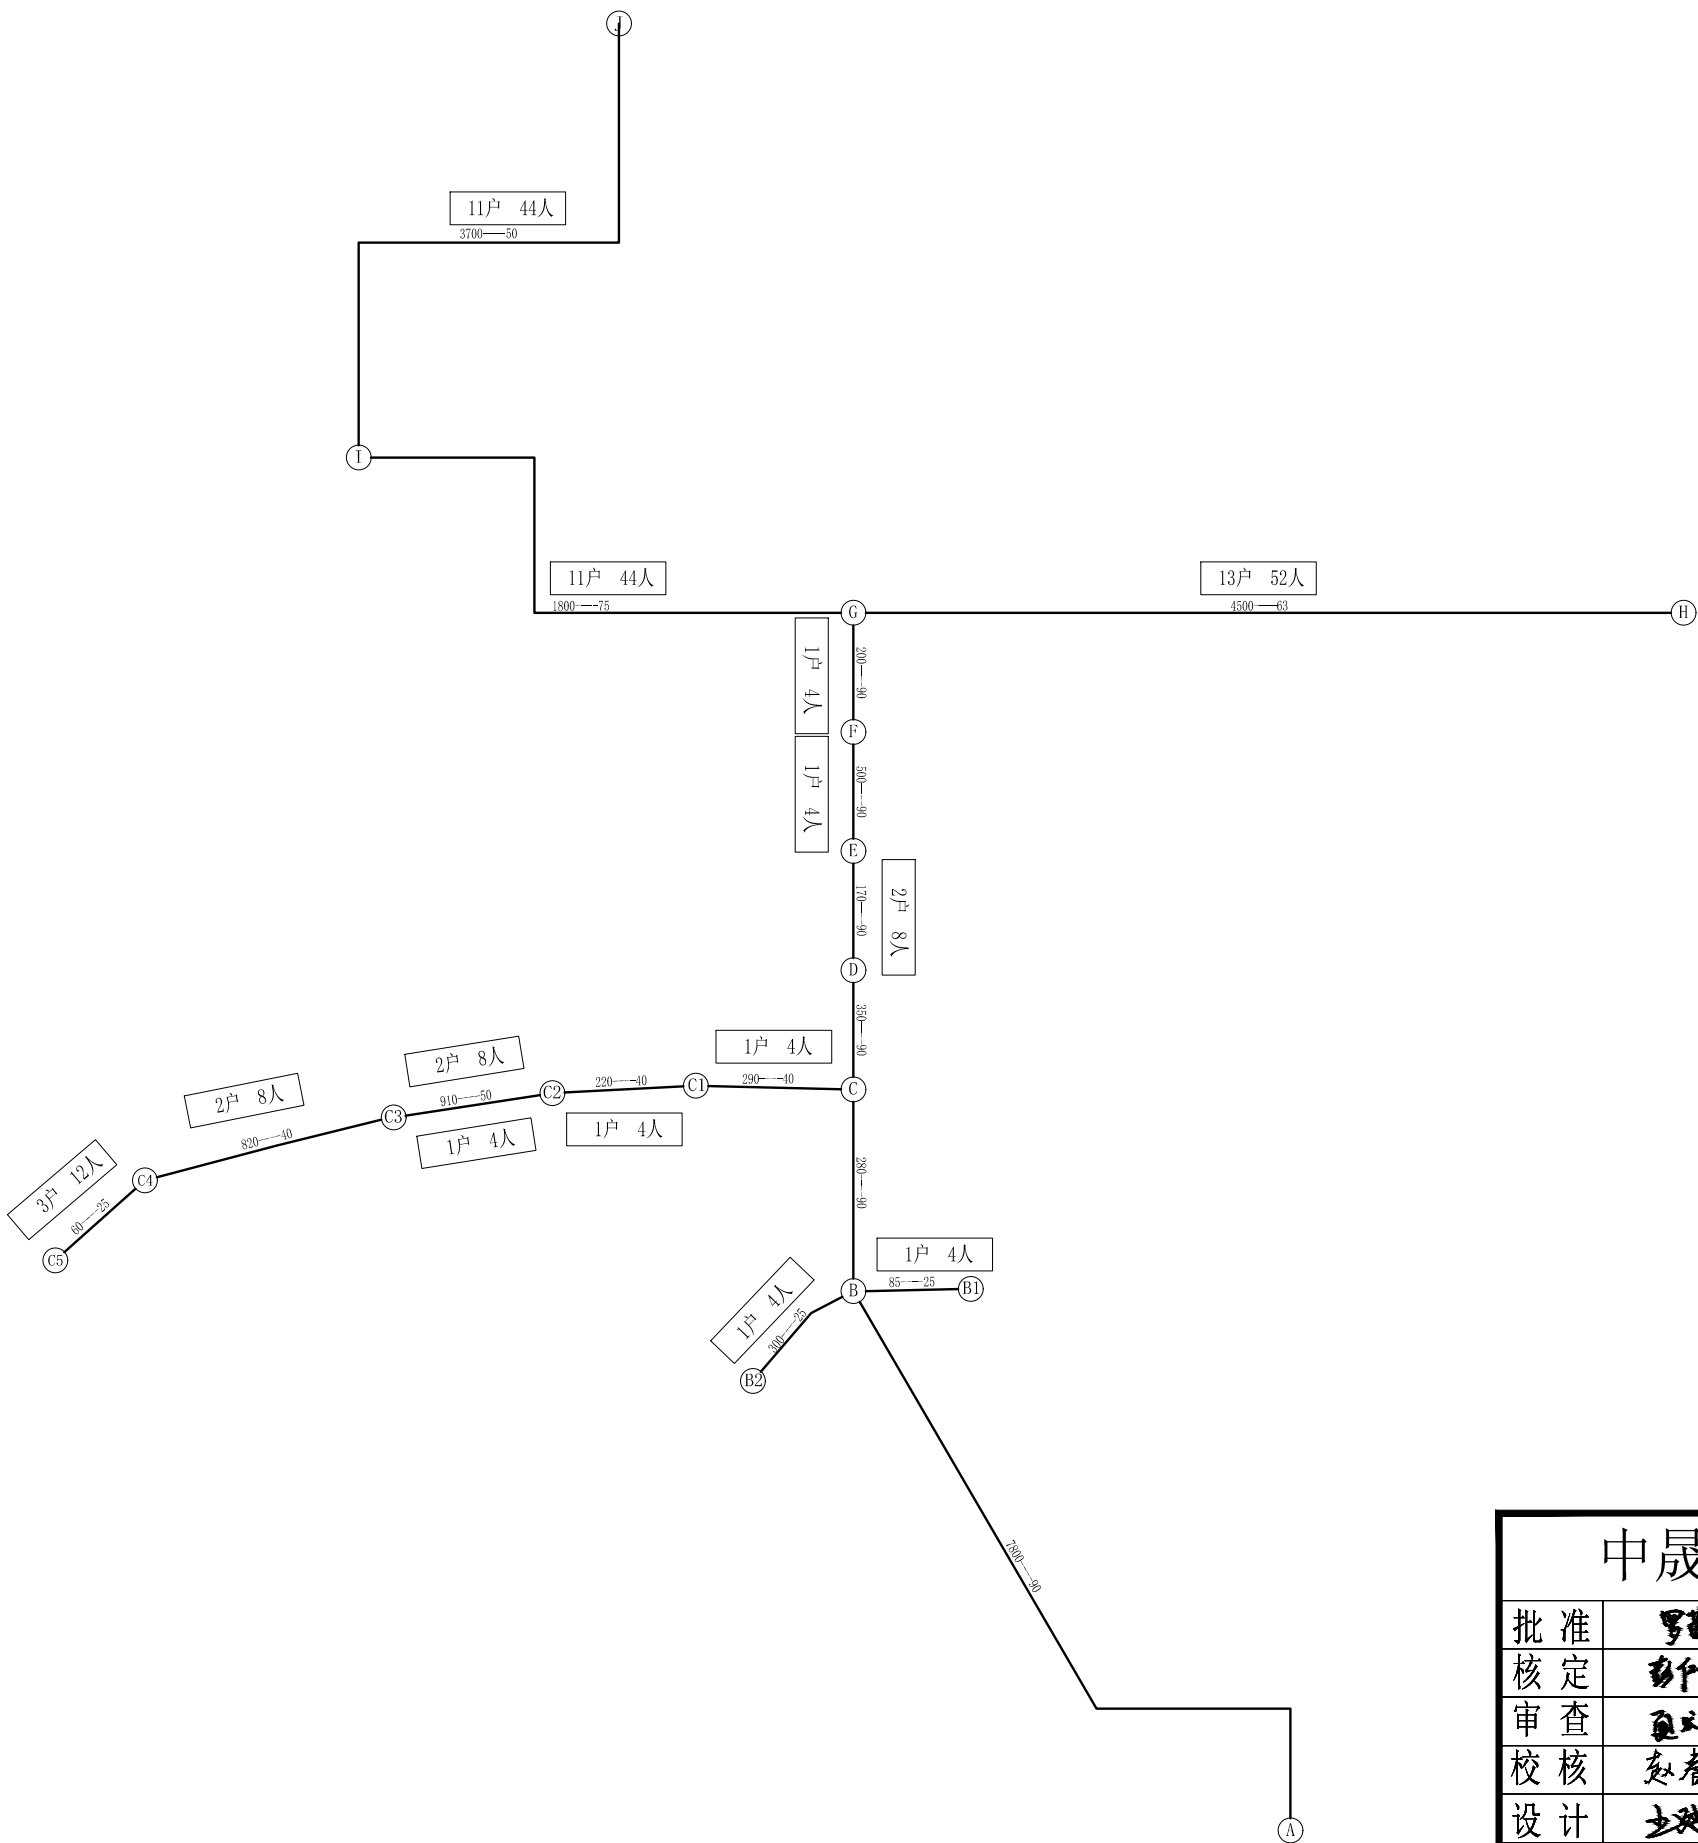


图 例

20户	居民区
300—50	长度—管径
——	新建管道
①	节点

中晟汇创建设发展有限公司						
批准	罗茜		肃南县明花镇人饮管网铺设工程		水 工 部 分	
核定	彭小明				初 设 阶 段	
审查	甄文志		西农业片管网平面布置图			
校核	赵春章					
设计	王洪磊					
制图	陈洋		比例	见 图	日期	2026.06
描图	陈洋		图号	管网平面-03	设计证号	A135035245

肃南县明花镇人饮管网铺设工程西农业片管网水力计算图

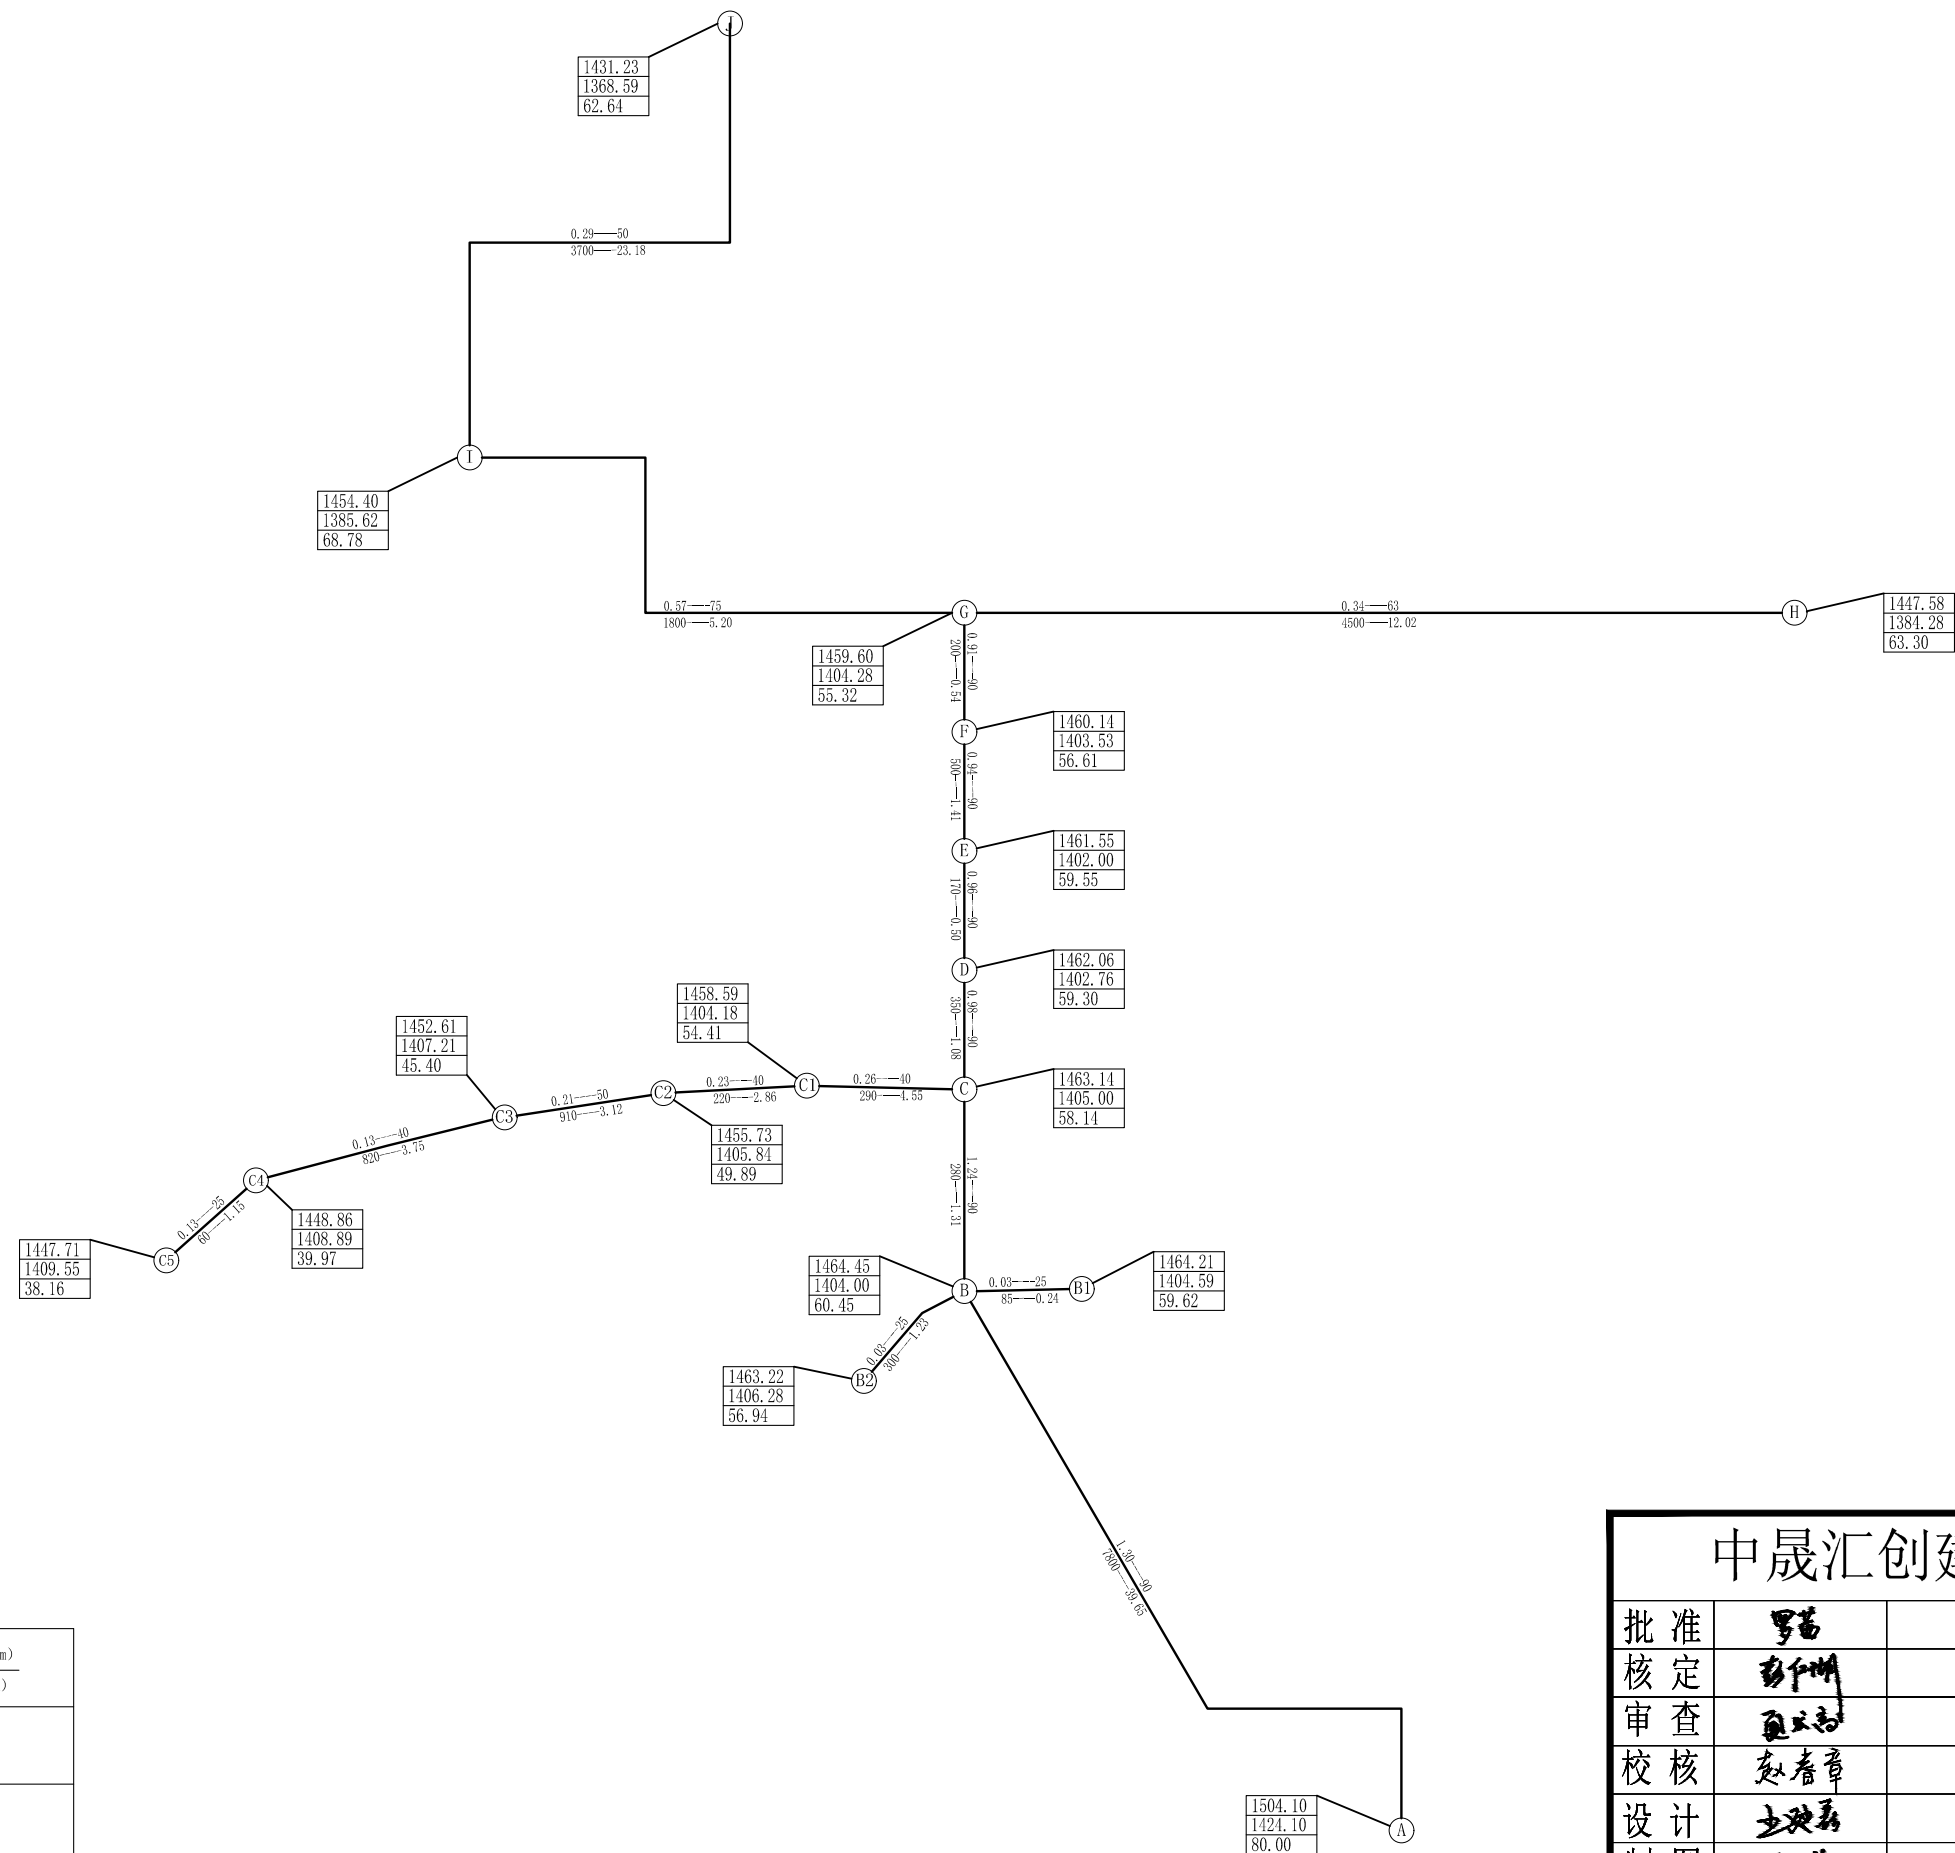


图 例

$\frac{2.76-63}{600-1.73}$	$\frac{\text{流量 (L/s)}-\text{管径 (mm)}}{\text{长度 (m)}-\text{损失 (m)}}$						
<table><tr><td>2559.16</td></tr><tr><td>2536.89</td></tr><tr><td>22.27</td></tr></table>	2559.16	2536.89	22.27	<table><tr><td>水出线标高 (m)</td></tr><tr><td>地面线标高 (m)</td></tr><tr><td>自由水头 (m)</td></tr></table>	水出线标高 (m)	地面线标高 (m)	自由水头 (m)
2559.16							
2536.89							
22.27							
水出线标高 (m)							
地面线标高 (m)							
自由水头 (m)							
—————	新建管道						
Ⓑ	节 点						


中晟汇创建设发展有限公司

批 准	罗茜		肃南县明花镇人饮管网铺设工程	水 工 部 分
核 定	彭中明			初 设 阶 段
审 查	鱼云书		西农业片管网水力计算图	
校 核	赵春章			
设 计	王波磊		比 例	见 图
制 图	陈 洋		日 期	2026.06
描 图	陈 洋		图 号	水力计算-04
			设计证号	A135035245

肃南县明花镇人饮管网铺设工程西农业片主管道纵断面设计图（管线0+000~1+610）

水 平：1:5000

垂 直：1:1000

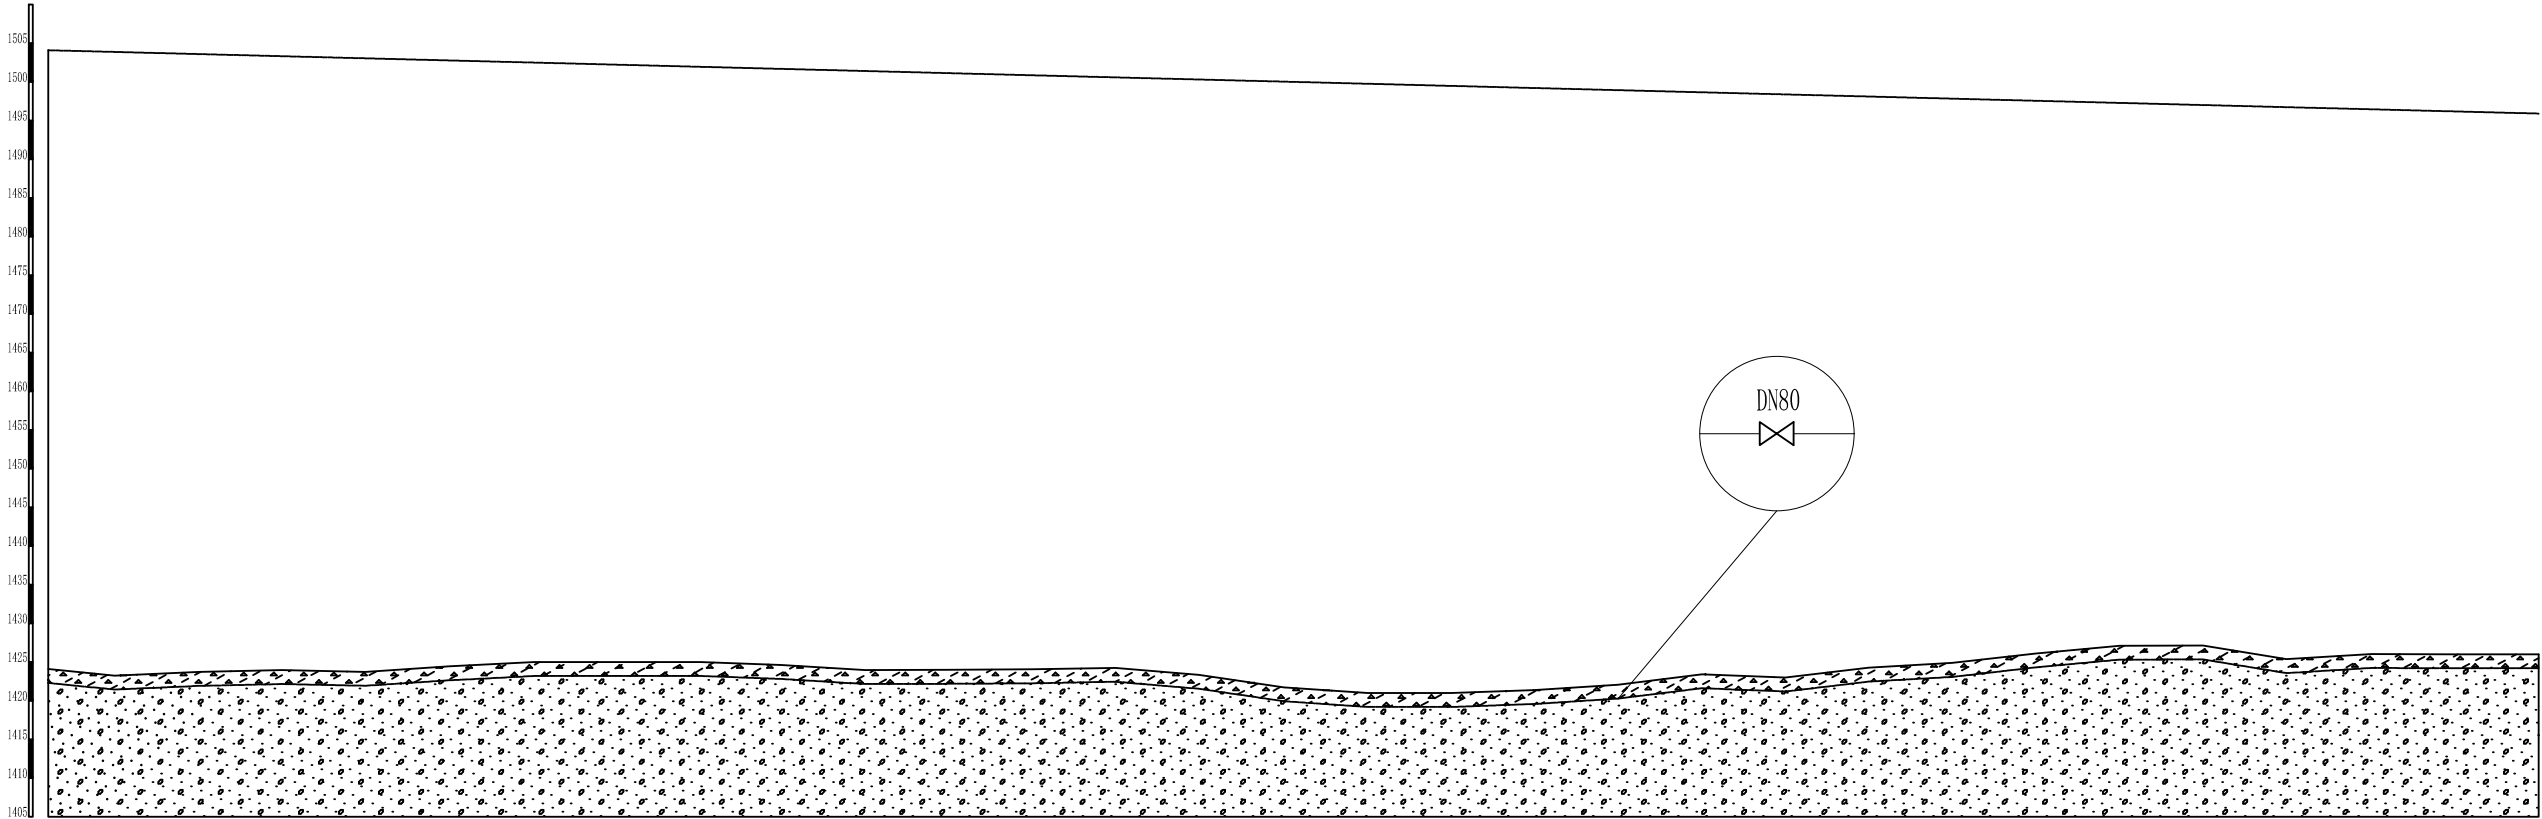



地面桩号		0+000	0+043	0+097	0+151	0+205	0+259	0+314	0+368	0+422	0+474	0+528	0+582	0+636	0+690	0+744	0+799	0+853	0+907	0+961	1+015	1+069	1+123	1+177	1+231	1+285	1+339	1+393	1+447	1+502	1+556	1+610
地面高程（m）		1424.104	1423.255	1423.724	1423.968	1423.744	1424.448	1425.000	1425.000	1425.000	1424.626	1423.969	1424.000	1424.062	1424.264	1423.354	1421.741	1421.000	1421.000	1421.386	1422.095	1423.425	1423.000	1424.281	1424.889	1424.126	1427.124	1427.149	1425.379	1426.048	1426.000	1426.000
管底高程（m）		1422.304	1421.455	1421.924	1422.168	1421.944	1422.648	1423.200	1423.200	1423.200	1422.826	1422.169	1422.200	1422.262	1422.464	1421.554	1419.941	1419.200	1419.200	1419.586	1420.295	1421.625	1421.200	1422.481	1423.089	1424.326	1425.324	1425.349	1424.248	1424.200	1424.200	1426.000
中心桩	挖	1.80	1.80	1.80	1.80	1.80	1.80	1.80	1.80	1.80	1.80	1.80	1.80	1.80	1.80	1.80	1.80	1.80	1.80	1.80	1.80	1.80	1.80	1.80	1.80	1.80	1.80	1.80	1.80	1.80	1.80	
	填																															
建筑物		检查井																			检查井											
地址说明		引水管道为地下埋管式，坐落于坡积块碎石土上，块石最大粒径10～15cm，碎石直径2～20mm，块碎石成份为灰绿色变质砂岩，质地坚硬，结构中密，类比试验资料确定块碎石土允许承载力值为150～200kpa，建议开挖边坡比1:0.25～1:1.25。不存在地基稳定和沉降变形问题，工程区地下水埋深较大，对管线不产生影响。																														

说明：1. 本图尺寸单位桩号、高程以米计。

肃南县明花镇人饮管网铺设工程西农业片主管道纵断面设计图（管线6+469~7+800）

比例：水 平：1:5000
垂 直：1:1000

5
5

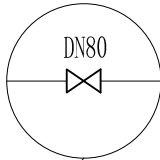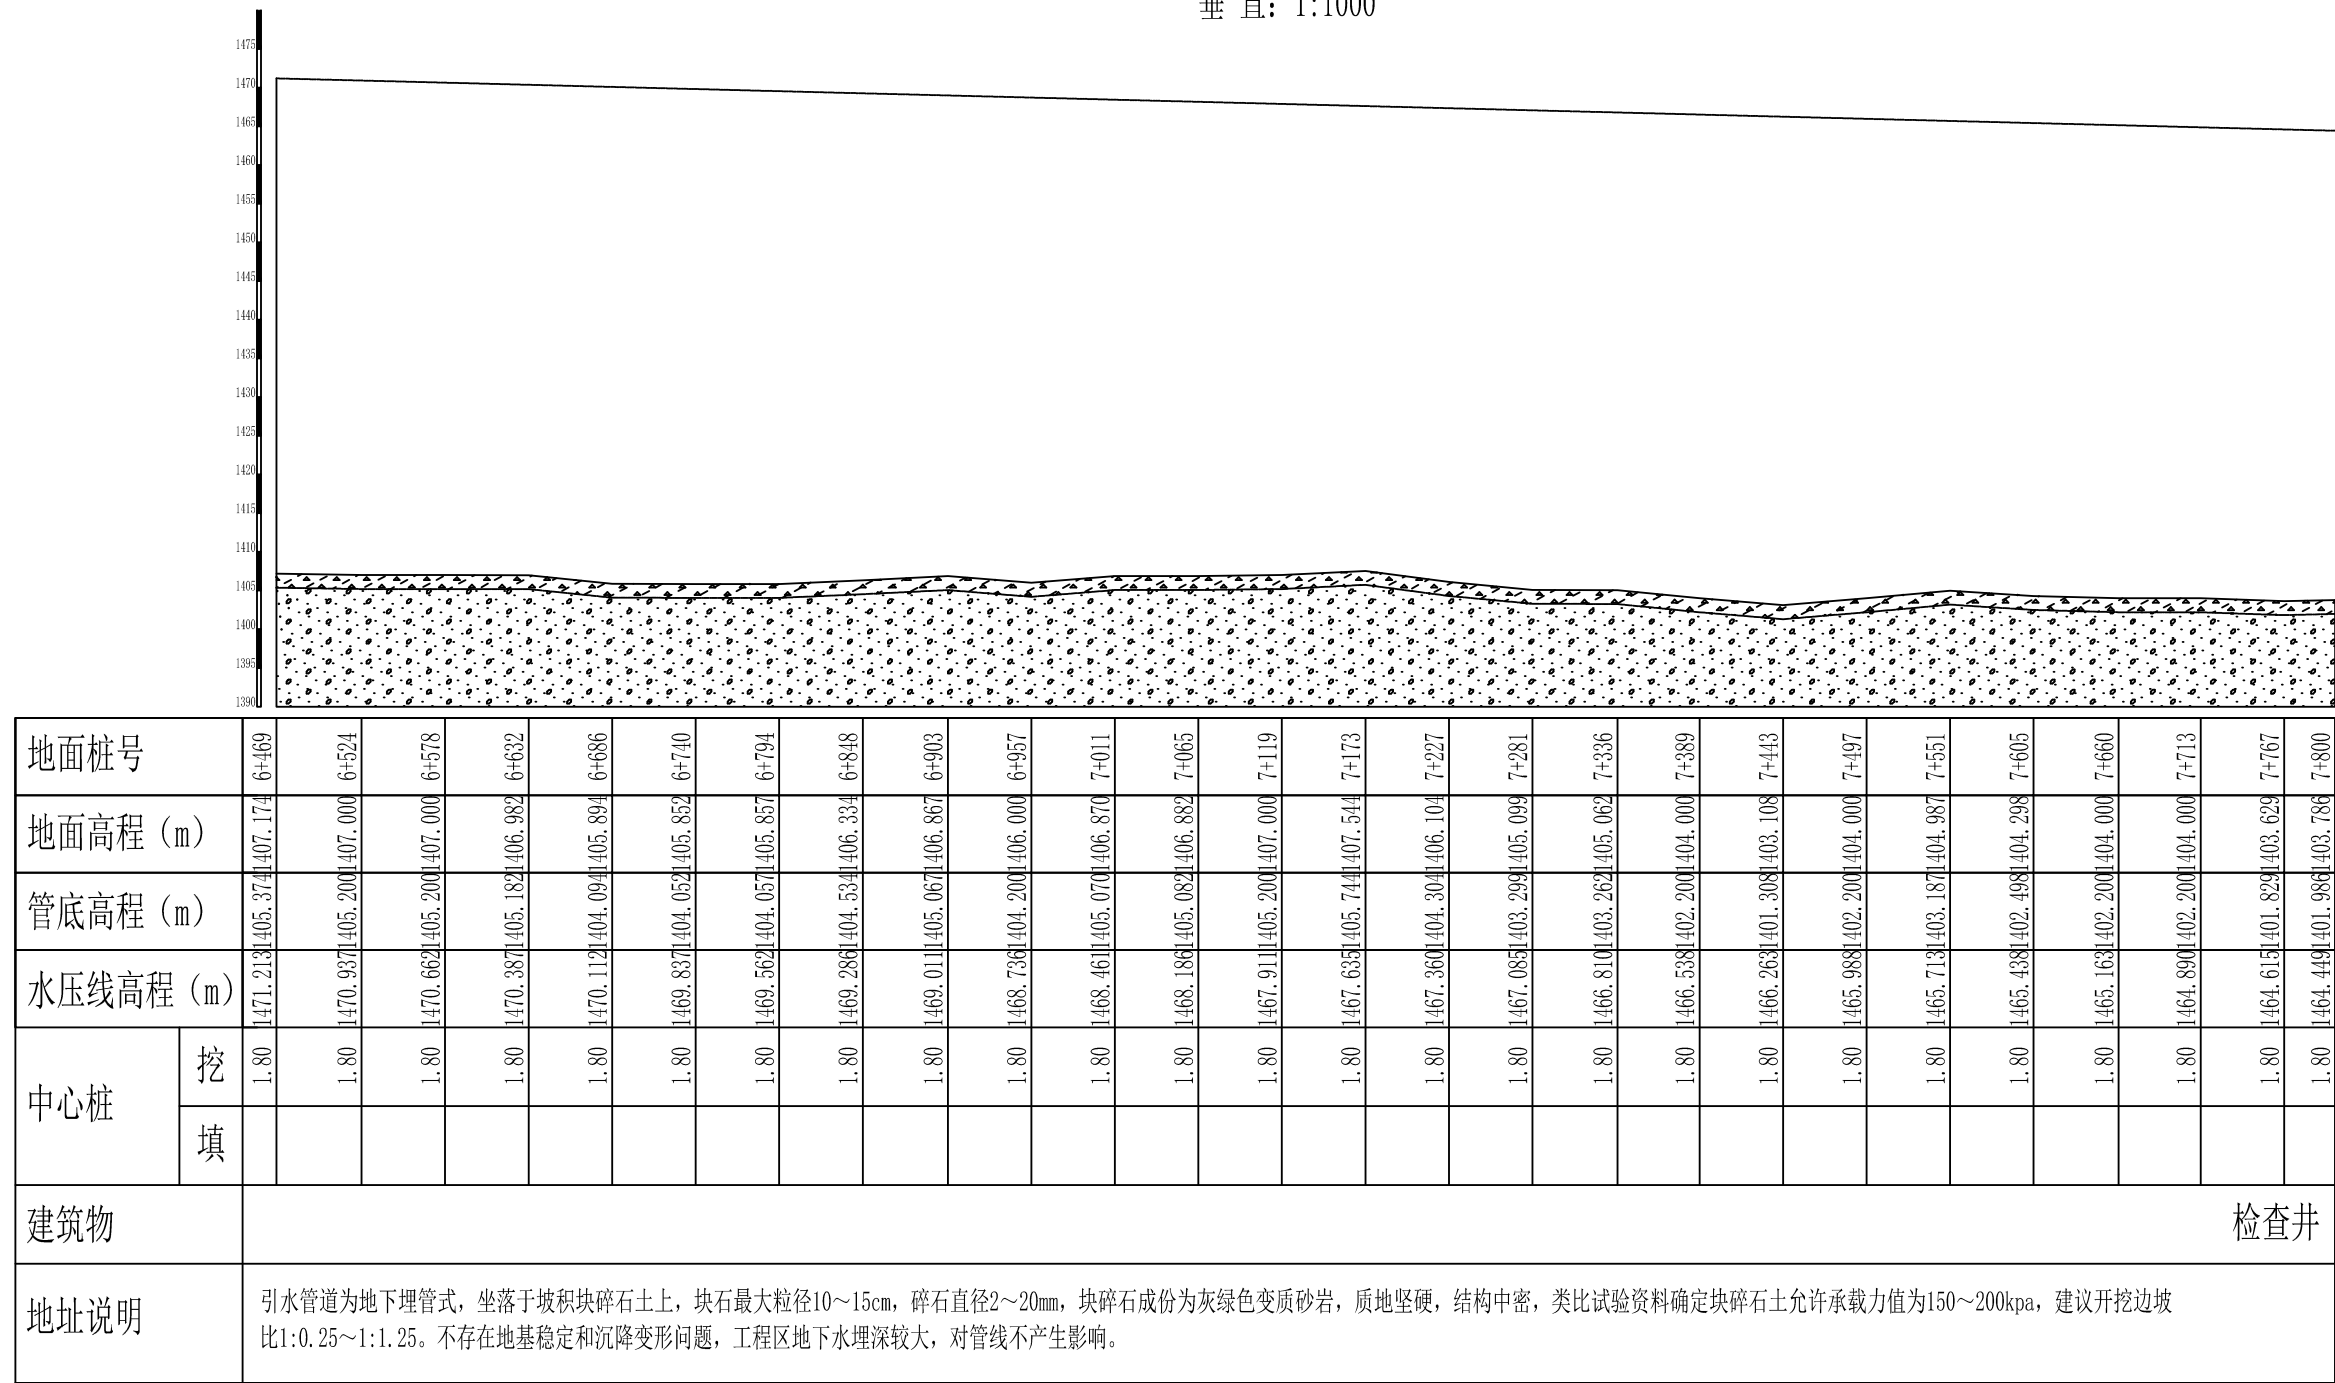

说明：1. 本图尺寸单位桩号、高程以米计。

地 质 图 例




- 第四系冲洪积砂壤土
- 第四系冲洪积砂砾石

图 例

- 地面高程（m）
- 管底高程（m）
- 水压线高程（m）

中晟汇创建设发展有限公司

批 准	罗苗		肃南县明花镇人饮管网铺设工程			水 工 部 分	
核 定	彭伊琳					初 设 阶 段	
审 查	赵文超		西农业片主管道纵断面设计图				
校 核	赵春章						
设 计	王波磊						
制 图	陈 洋		比 例	见 图	日 期	2026.06	
描 图	陈 洋		图 号	纵断面-05	设计证号	A135035245	

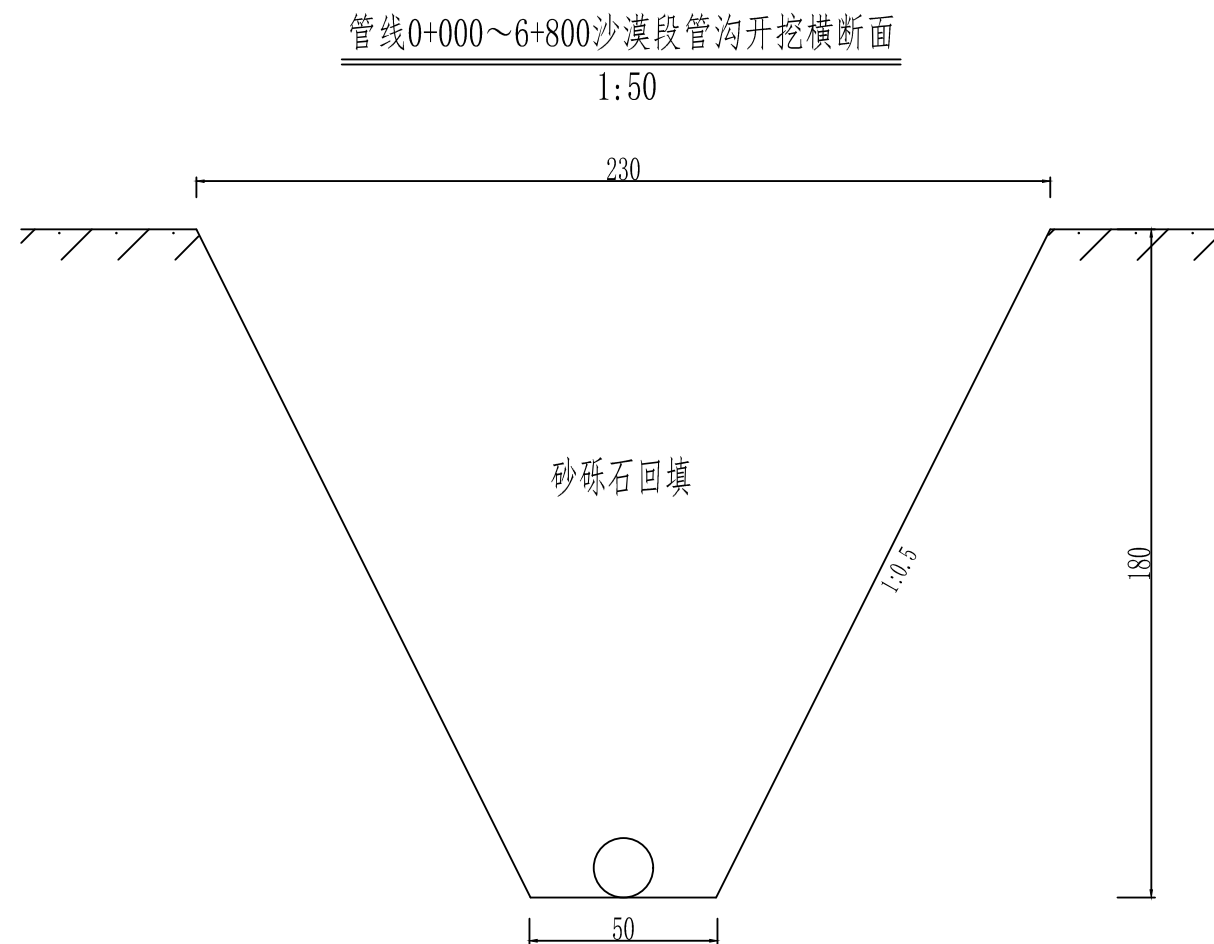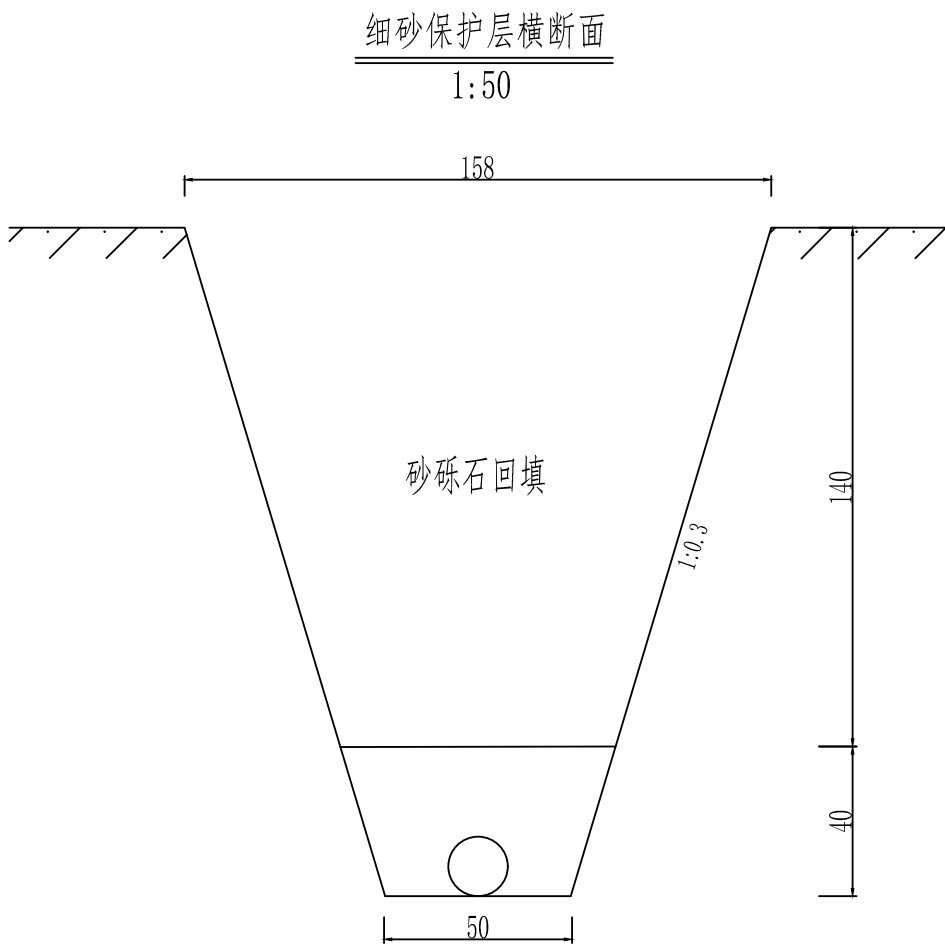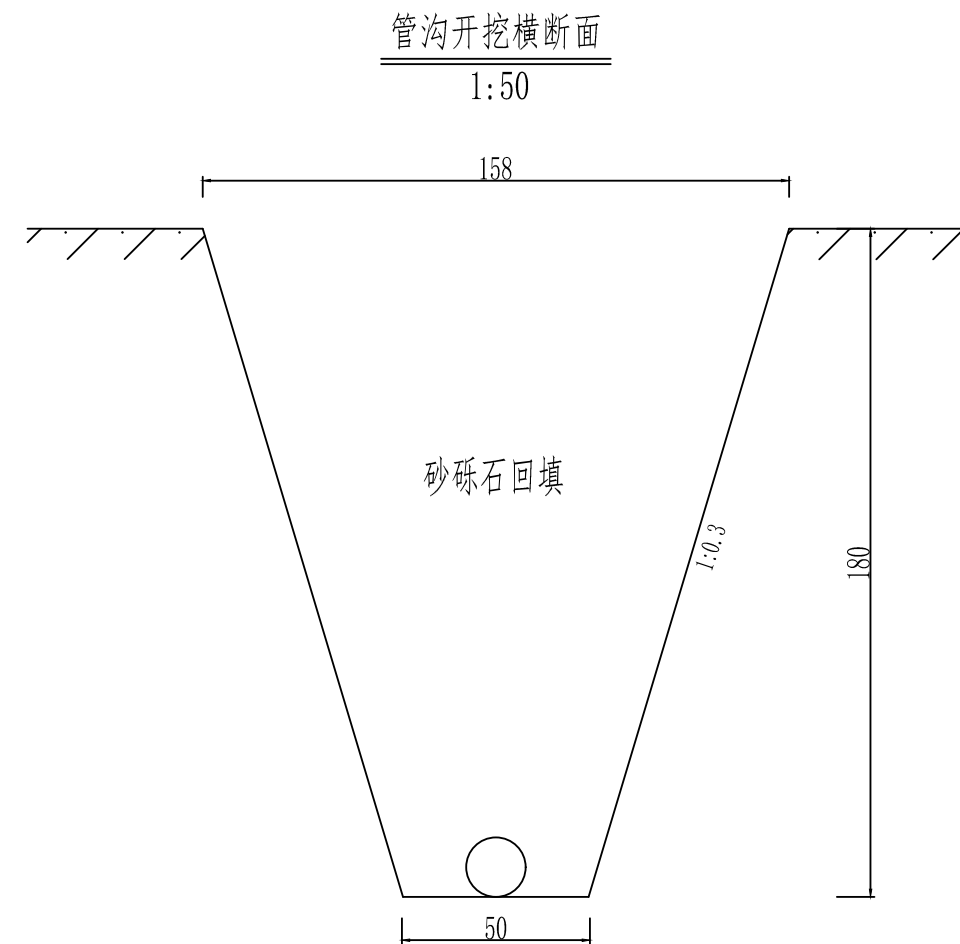


说明：1. 本图尺寸单位以厘米计。

中晟汇创建设发展有限公司							
批准	罗茜		肃南县明花镇人饮管网铺设工程		水工部分		
核定	彭伊明				初设阶段		
审查	赵春章		管沟开挖横断面设计图				
校核	赵春章						
设计	陈洋						
制图	陈洋		比例	见图	日期	2026.06	
描图	陈洋		图号	开挖断面-06	设计证号	A135035245	


I-I 剖面图

1:20

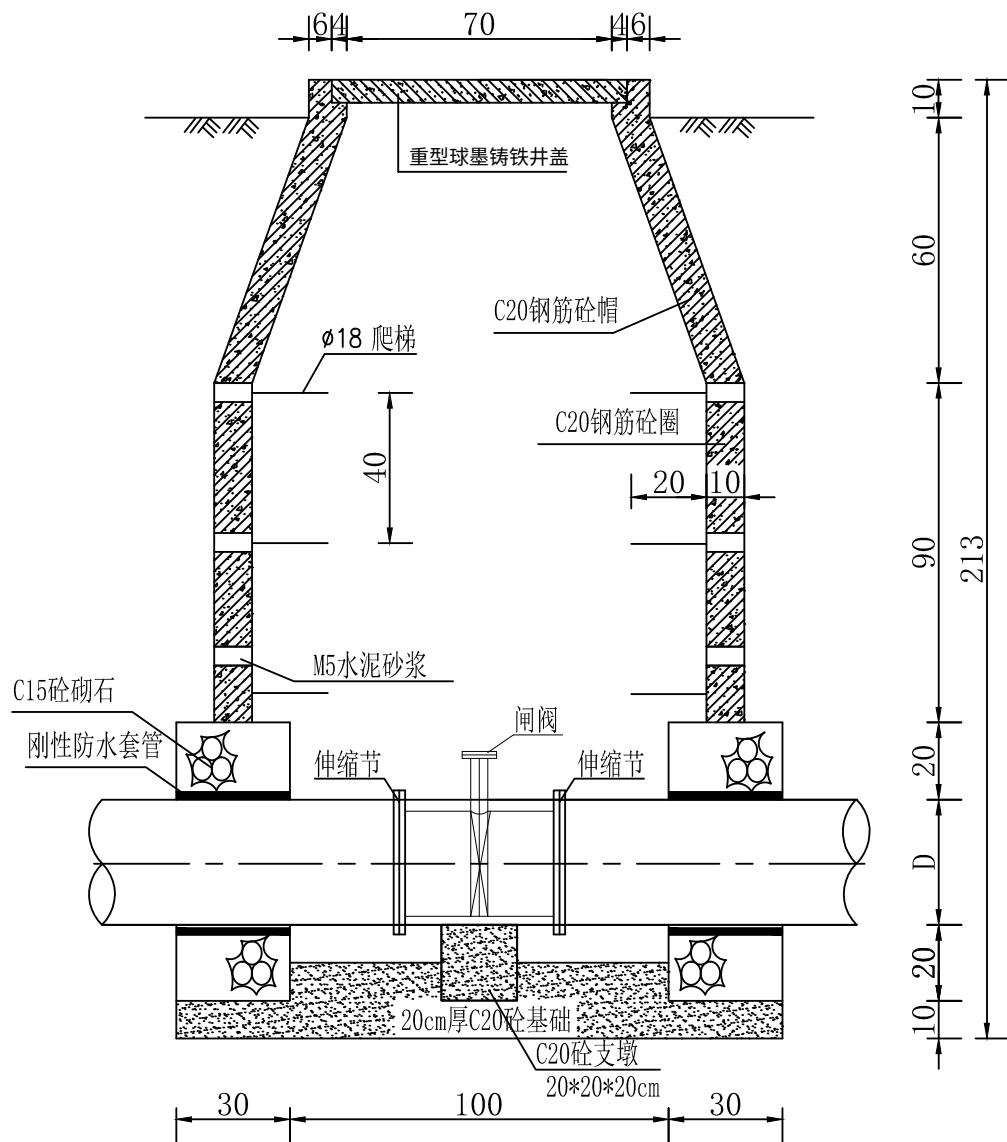


爬梯大样

1:10

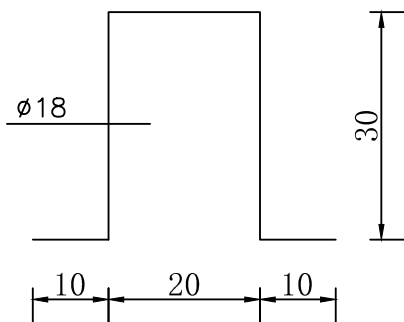

检查井平面图

1:20

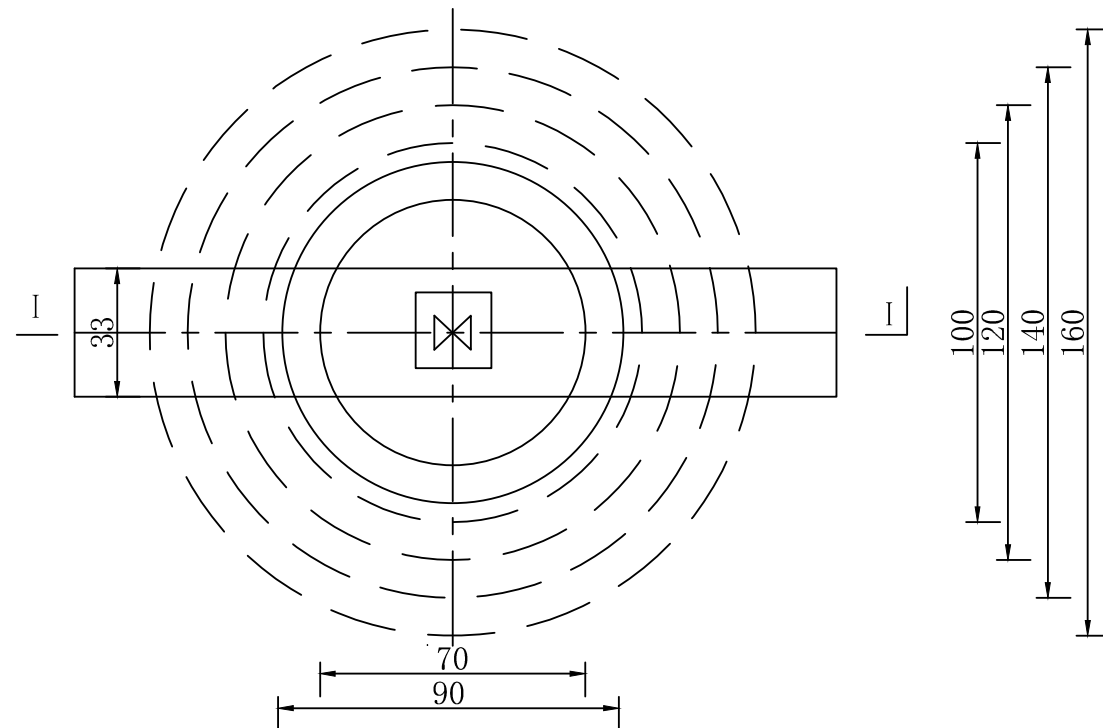

说明:

- 1、图中尺寸单位均以cm计。
- 2、检查井井身、井筒 均为C20钢筋砼预制成品，砼抗冻标号F200。
- 3、刚性防水套管的形式、材料、重量和安装等设计参数详见国标《防水套管》（02S040）中刚性防水套管（B型）安装图。

中晟汇创建设发展有限公司

批 准	罗茜		肃南县明花镇人饮 管网铺设工程			水 工 部 分	
核 定	彭华明					初 设 阶 段	
审 查	赵文和		检查井设计图				
校 核	赵春章						
设 计	王淑娟						
制 图	陈洋		比 例	见 图	日 期	2026.06	
描 图	陈洋		图 号	检查井-07	设计证号	A13503524	