



[illegible]

注：图纸中的参考品牌不具有限制性，投标人可选用其他品牌替代，但须确保产品技术性能相当于或不低于参考品牌，具体要求见技术规格书。

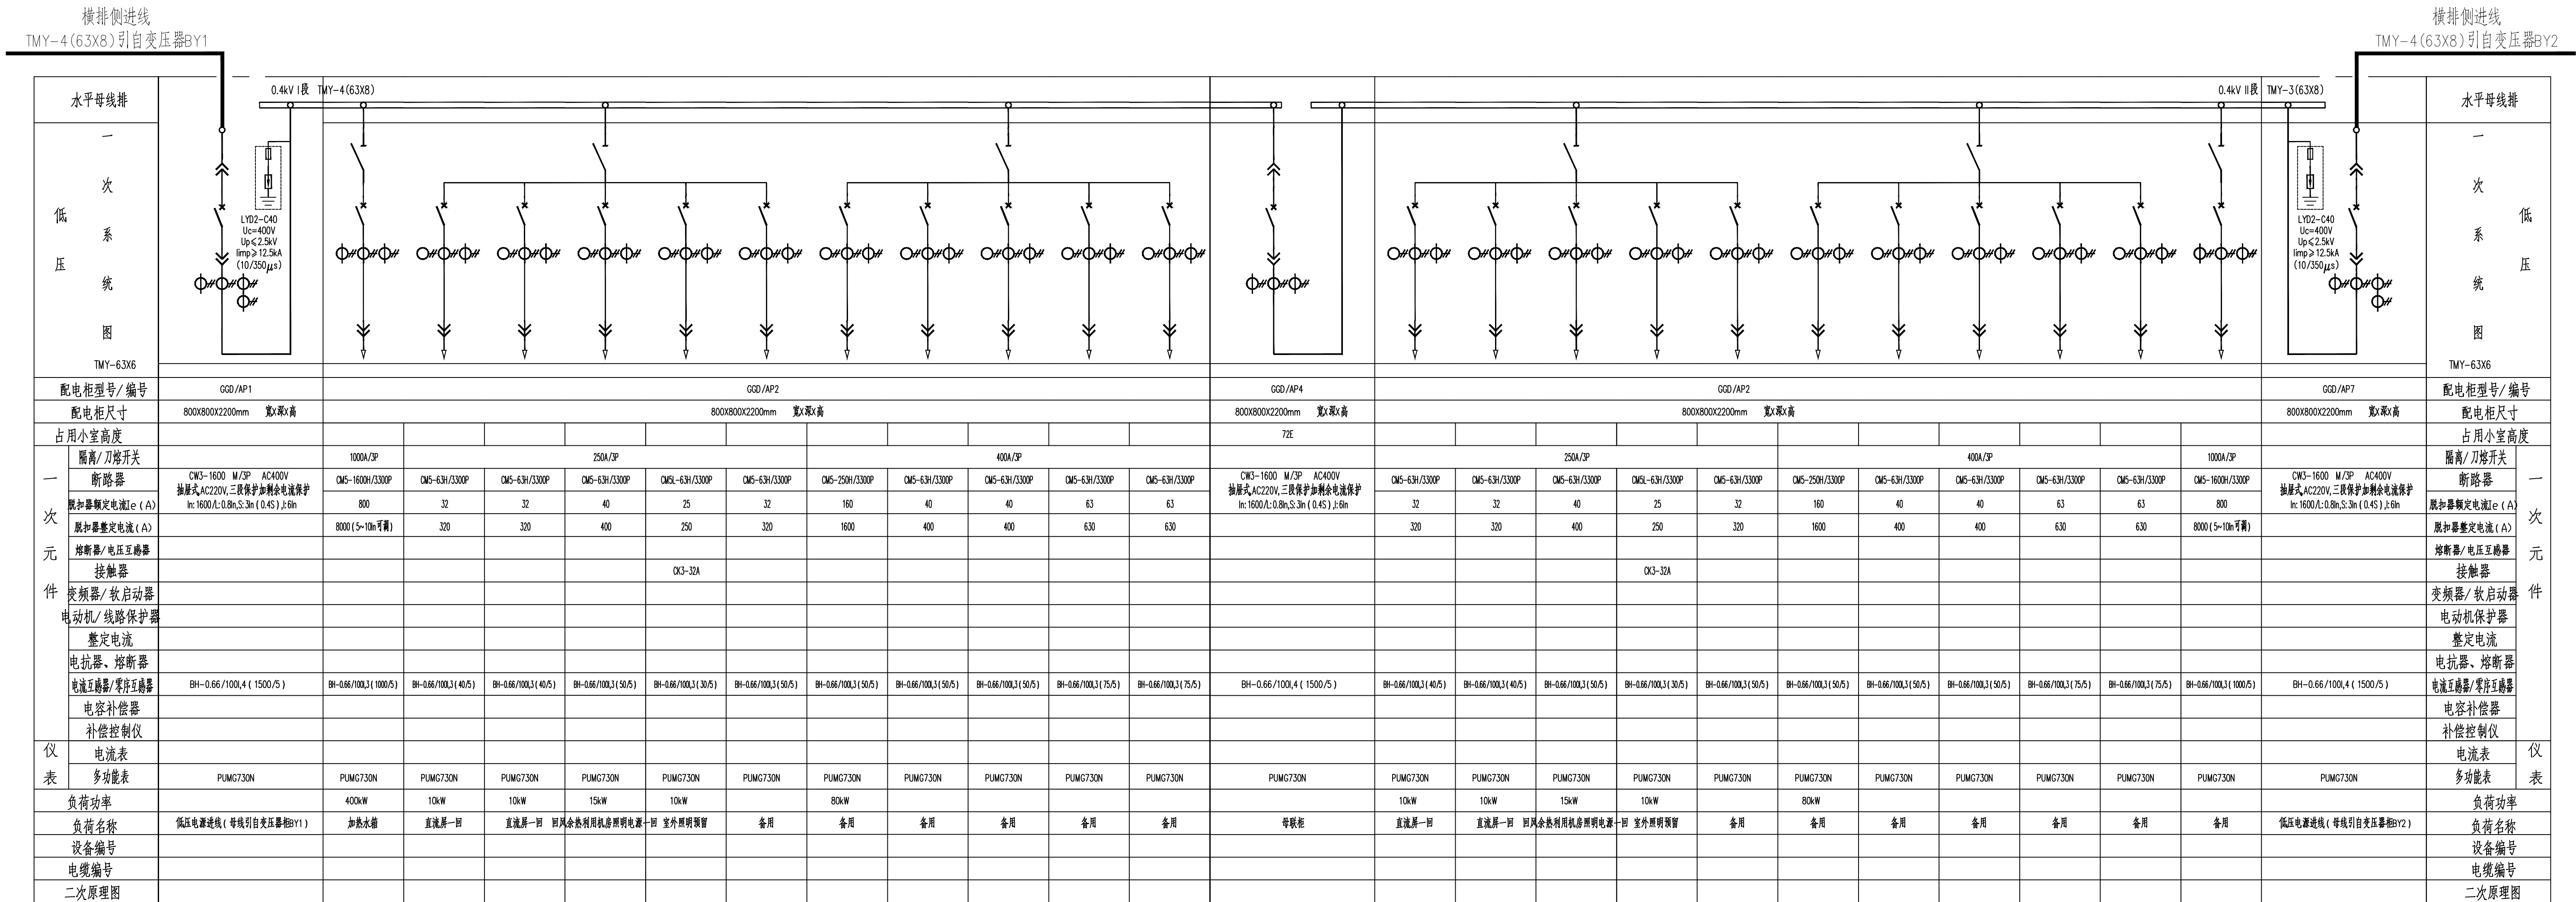


甲 煤炭行业 级

 2020年12月15日有效期



 通用技术集团工程设计有限公司
 GENERAL TECHNOLOGY GROUP ENGINEERING DESIGN CO., LTD.



扫描二维码
获取项目信息

地址：中国山东省济南市堤口路141号
 电话：TEL: 0531-8260 9416 / 0531-8260 9337, JIANG SHANDONG
 传真：FAX: 0531-8260 9337
 网址：WWW. GTEDESIGN.COM.CN
 www. gteerdesig. n. cn

总经理 GENERAL MANAGER	
总工程师 CHIEF ENGINEER	
公司审核 COMPANY REVIEWER BY	
项目负责人 PROJECT MANAGER	何士华
专业负责人/审定 SPECIALTY REVIEWER	陈萍
审核 REVIEWED BY	孙宁
校核 CHECKED BY	石其征
设计 DESIGNED BY	陈梦薇
建设单位 CONSTRUCTION UNIT	陕西中远宏能煤业有限公司花萼煤矿井
工程名称 PROJECT	改建（西面风立井建设）项目
单位工程 SUB ITEM	10kV中心变电所电气图
图样名称 DRAWING TITLE	低压系统图
图号 DRAWING NO.	Z1399.3 - 254D / 658-2
设计阶段 STAGE	初测图
专业 SPECIALTY	配电
修改次数 REVISION NO.	共 页
日期 DATE	第 页

2024年08月15日